


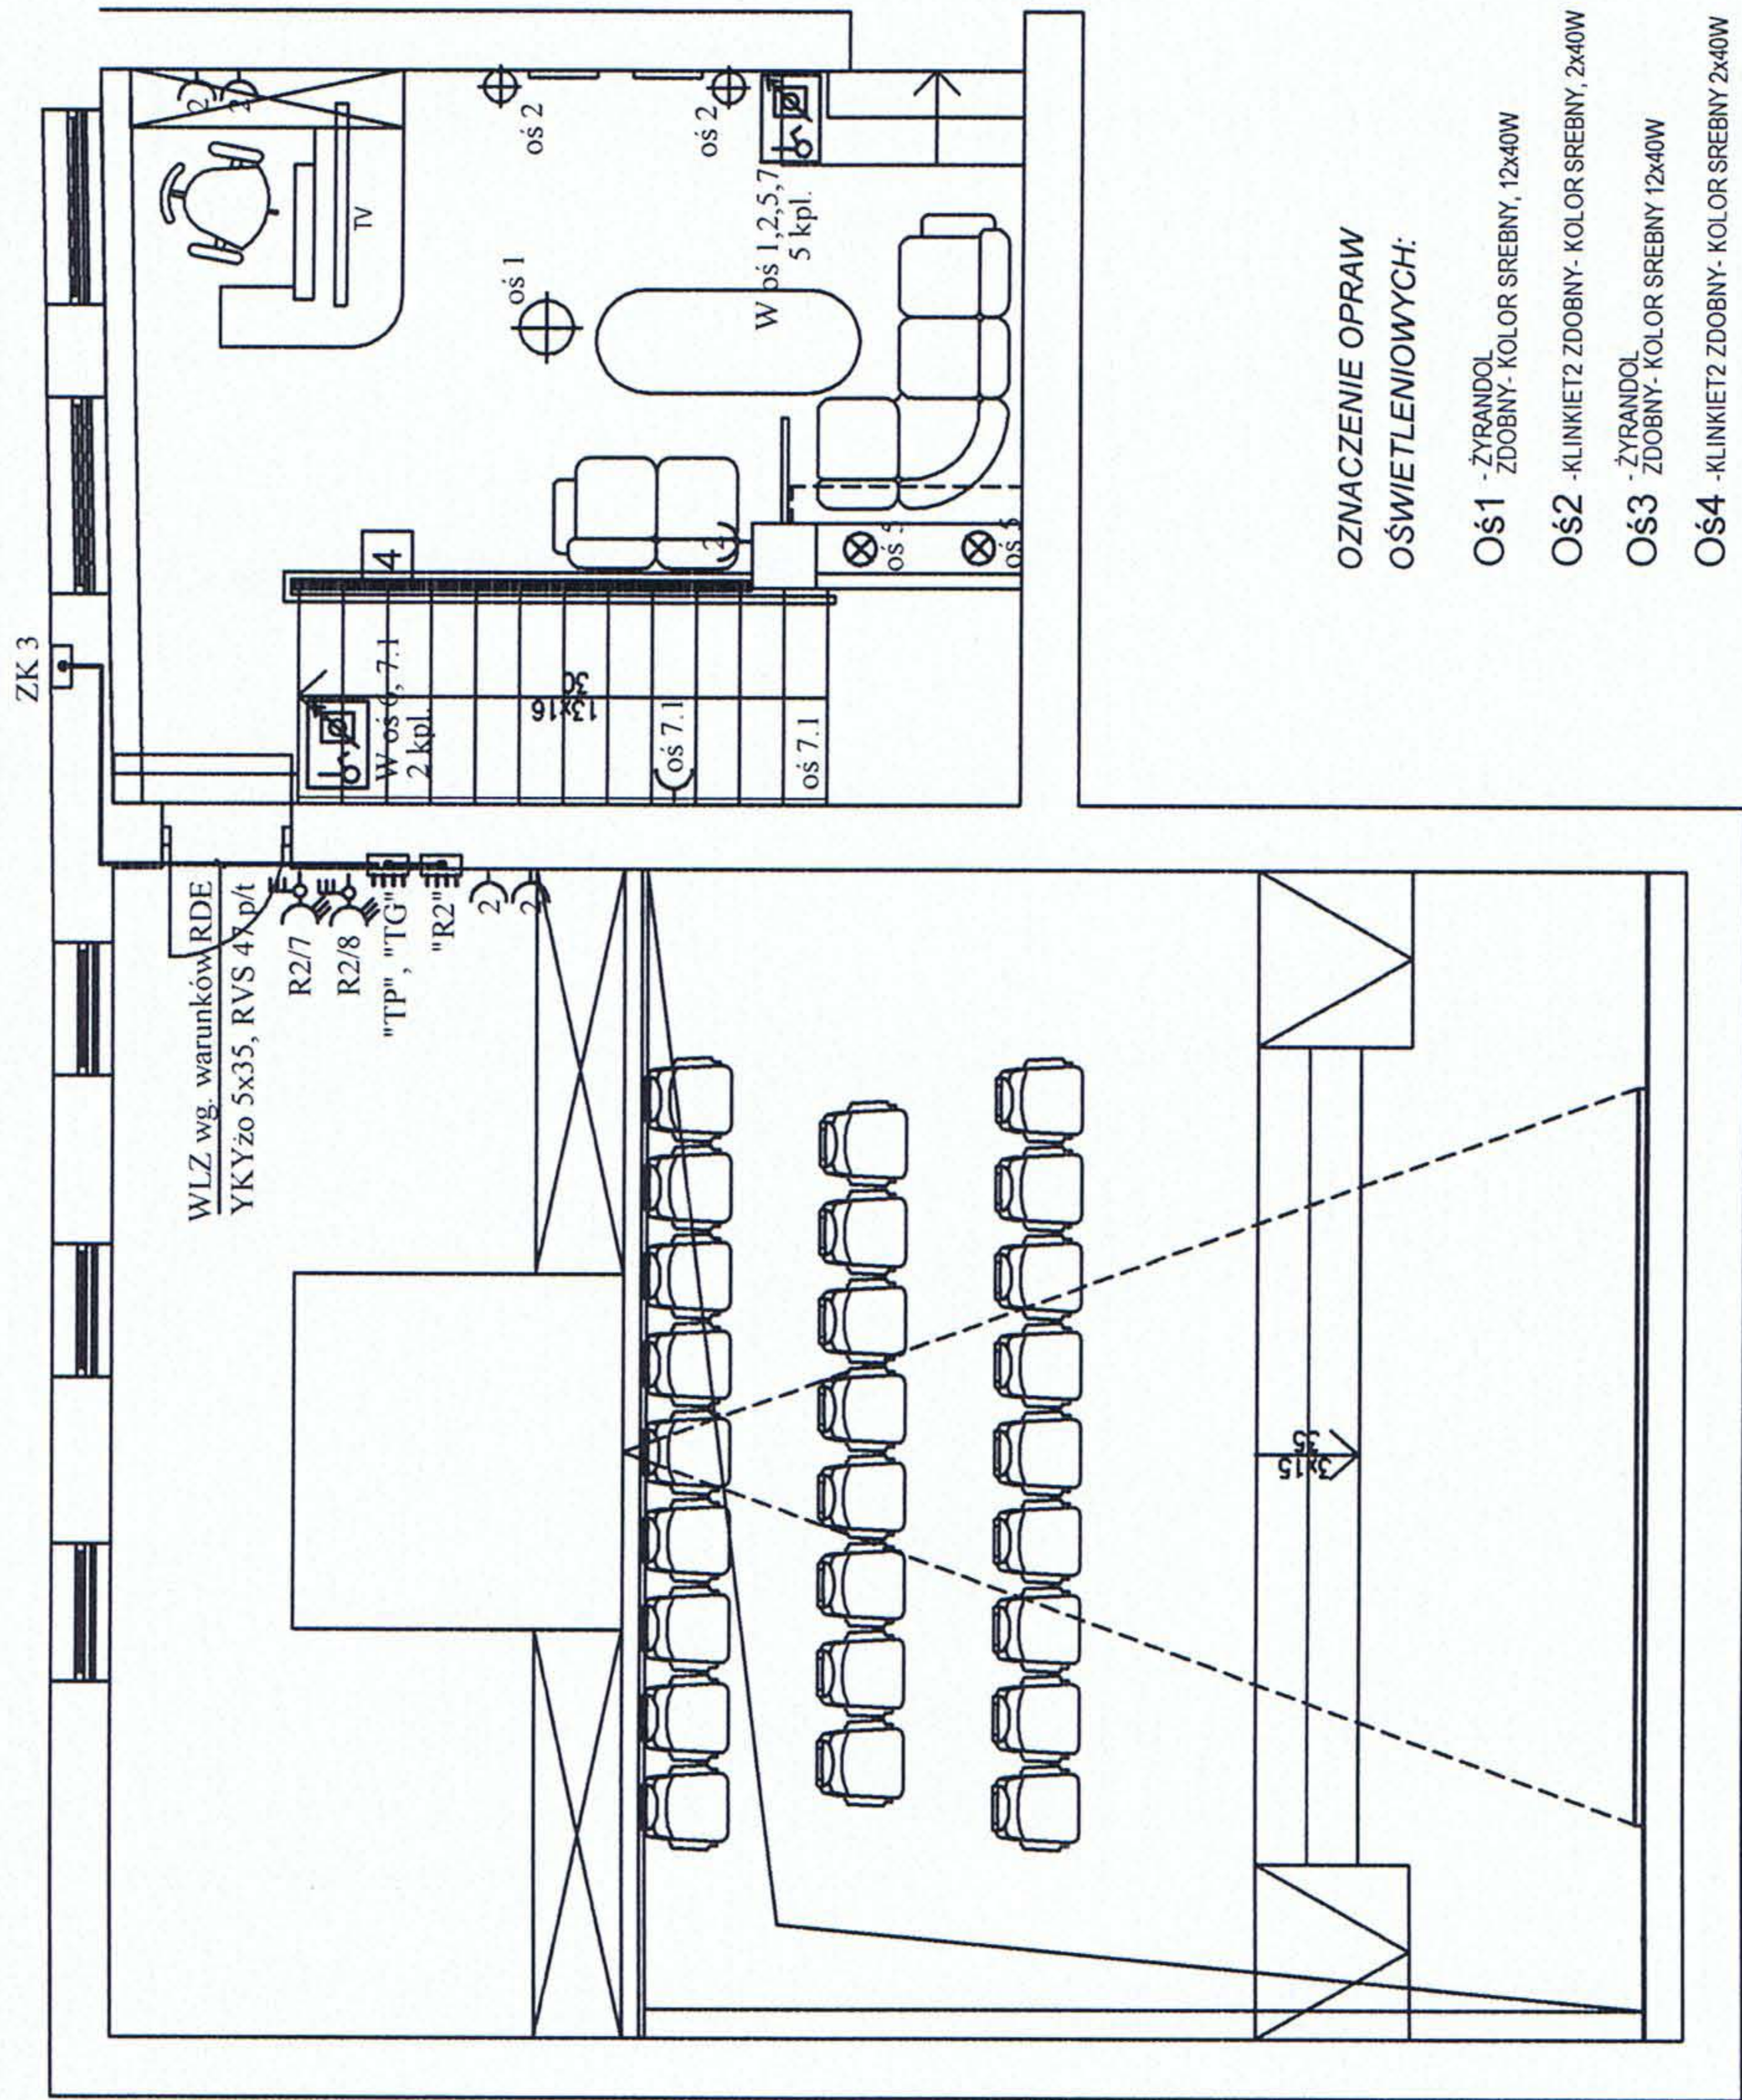

LEGENDA:

- ⊗ - punkt świetlny
- ⊖ - gniazdo wtyczkowe 230V, 2P+Z, p/t
- ⊖ - gniazdo wtyczkowe 230V, 2 x 2P+Z, p/t
- ⊖ - gniazdo wtyczkowe 230V, 2 x 2P+Z, p/t
- ⊖ - zestaw gniazdo wtyczkowe wyłącznik 400V, 16A, 5-bieg. IP44
- ⊖ - wyłącznik jednobiegunowy p/t
- ⊖ - przełącznik świecznikowy p/t
- ⊖ - kinkiet
- R - rozdzielnica
- MSW - miejscowa szyna wyrównawcza
- GSW - główna szyna wyrównawcza
- ⊖ - Sterownik ośw. (ściemniacz)

OZNACZENIE OPRAW
OŚWIETLENIOWYCH:

- Oś1 - ŻYRANDOL
ZDOBNY - KOLOR SREBNY, 12x40W
- Oś2 - KLINKIET2 ZDOBNY - KOLOR SREBNY, 2x40W
- Oś3 - ŻYRANDOL
ZDOBNY - KOLOR SREBNY 12x40W
- Oś4 - KLINKIET2 ZDOBNY - KOLOR SREBNY 2x40W
- Oś5 - LAMPA, OŚWIETLENIE HALOGENOWE
- Oś6 - ŚWIATŁOWODY-GWIAZDZISTE NIEBO
- Oś7 - KABEL ŚWIETLNY- LED
- Oś8 - OPRAWA PLAFONIERA 2x18W, AW2
- Oś EW2 - OPRAWA EWAKUACYJNA LED

UWAGA: OPRAWY OD Oś1 - Oś5 i Oś7 WŁĄCZNIKI - (ŚCIEMIACZE)

Pi = 52,7kW
Po = 44,79kW
Io = 68,13A

- UWAGI:
- Instalacje wykonać zgodnie z opisem technicznym
 - Ochrona od porażeń szybkie samoczynne wyłączanie zasilania, wyłączniki różnicowo prądowe 30mA
 - Układ sieci "TNS"

BRANŻA PTB-E	PTB: Wewnętrznej Instalacji Elektrycznej Sali Kameralnej, z częścią komunikacyjną, Sandomierskiego Centrum Kultury, Sandomierz, ul. Rynek 20		
Rys. Nr. 7	NAZWA: PLAN INSTALACJI ELEKTRYCZNEJ - RZUT PARTERU		
Skala 1:100	INWESTOR: Sandomierskie Centrum Kultury ul. Rynek 20 27-600 Sandomierz		
DATA 07.2010			
PROJEKTANT inż. S. Szpindor	Upr.Nr. 9/TBG/98		Podpis: