


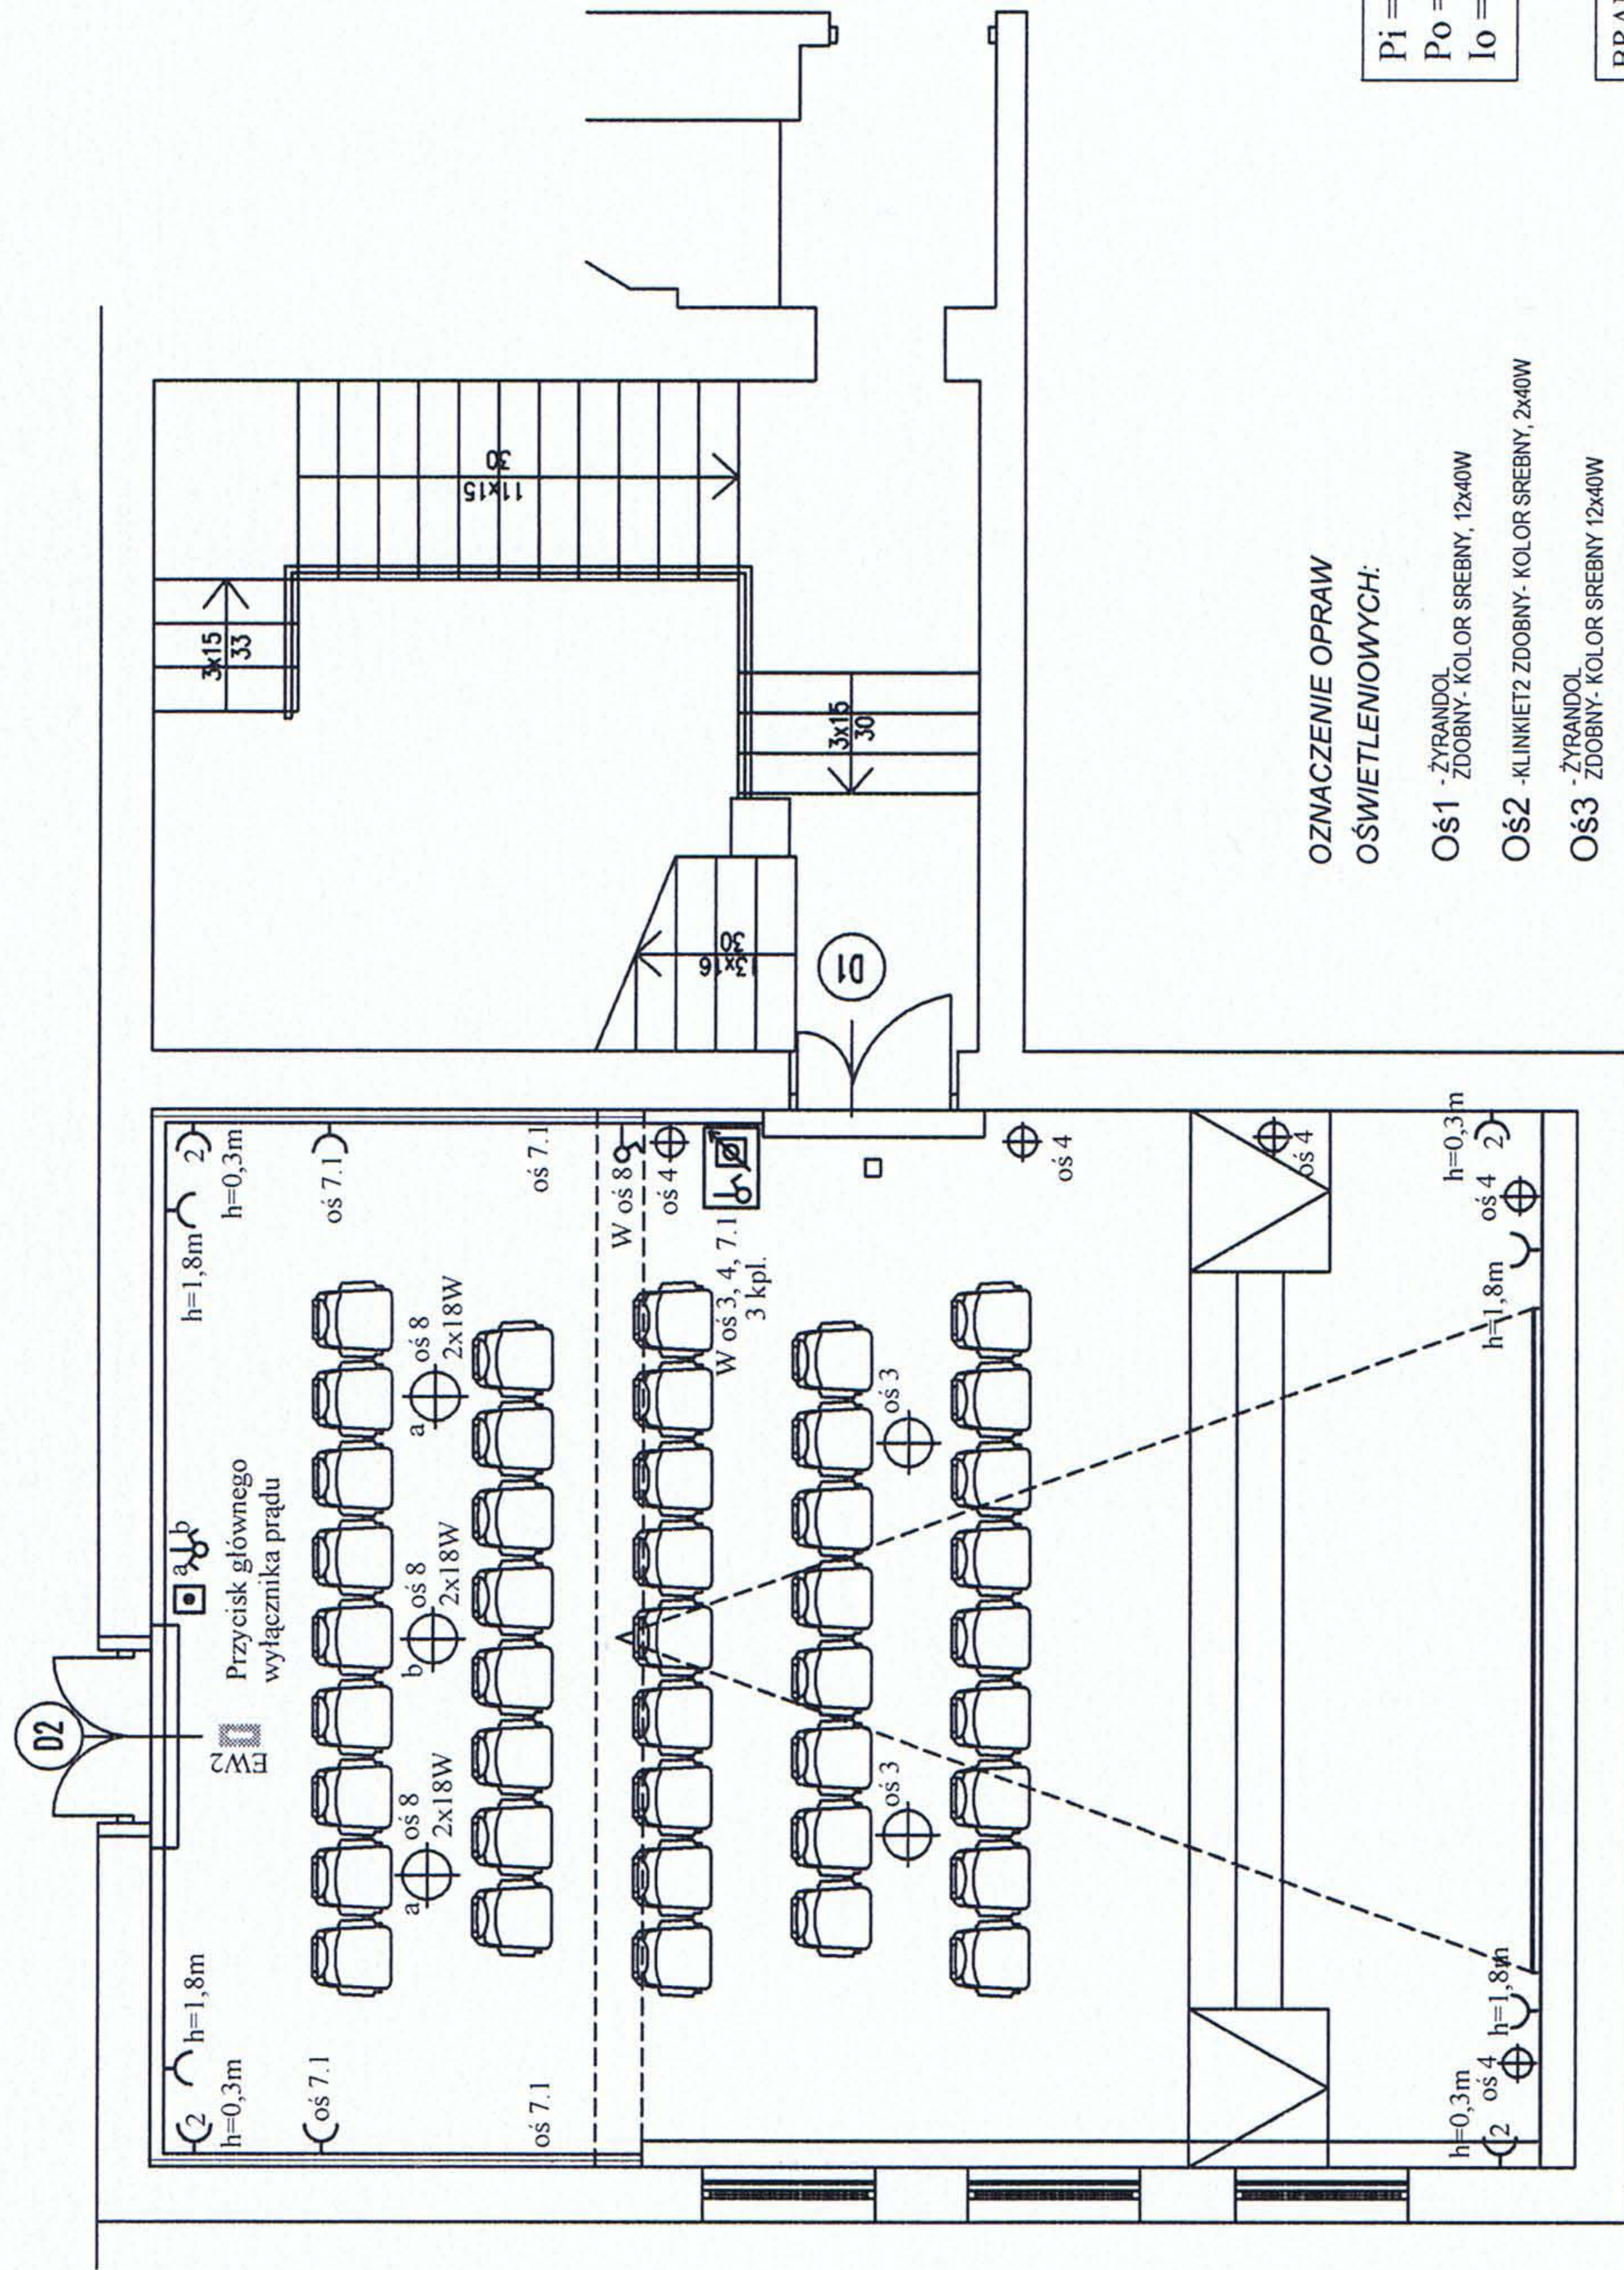

LEGENDA:

- ⊗ - punkt świetlny
- ⌋ - gniazdo wtyczkowe 230V, 2P+Z, p/t
- ⌋ - gniazdo wtyczkowe 230V, 2 x 2P+Z, p/t
- ⌋ - zestaw gniazdo wtyczkowe wyłącznik 400V, 16A, 5-bieg, IP44
- ⌋ - wyłącznik jednobiegunowy p/t
- ⌋ - przełącznik świecznikowy p/t
- ⌋ - kinkiet
- ⌋ - R - rozdzielnica
- ⌋ - MSW - miejscowa szyna wyrównawcza
- ⌋ - GSW - główna szyna wyrównawcza
- ⌋ - Sterownik ośw. (ściemniacz)

P_i = 52,7kW
P_o = 44,79kW
I_o = 68,13A

- UWAGI:
- Instalacje wykonać zgodnie z opisem technicznym
 - Ochrona od porażeń szybkie samoczynne wyłączanie zasilania, wyłączniki różnicowo prądowe 30mA
 - Układ sieci "TNS"

OZNACZENIE OPRAW
OŚWIETLENIOWYCH:

- Oś1 - ŻYRANDOL
ZDOBNY- KOLOR SREBNY, 12x40W
- Oś2 - KLINKIET2 ZDOBNY- KOLOR SREBNY, 2x40W
- Oś3 - ŻYRANDOL
ZDOBNY- KOLOR SREBNY 12x40W
- Oś4 - KLINKIET2 ZDOBNY- KOLOR SREBNY 2x40W
- Oś5 LAMPA, OŚWIETLENIE HALOGENOWE
- Oś6 ŚWIATŁOWODY-GWIAZDZISTE NIEBO
- Oś7 KABEL ŚWIETLNY- LED
- Oś8 OPRAWA PLAFONIERA 2x18W, AW2
- Oś EW2 OPRAWA EWAKUACYJNA LED

UWAGA: OPRAWY OD Oś1 - Oś5 I Oś7 WŁĄCZNIKI - (ŚCIEMNIACZE)

BRANŻA PTB-E	PTB: Wewnętrznej Instalacji Elektrycznej Sali Kameralnej, z częścią komunikacyjną, Sandomierskiego Centrum Kultury, Sandomierz, ul. Rynek 20		
Rys. Nr. 6	NAZWA: PLAN INSTALACJI ELEKTRYCZNEJ - RZUT POZIOMU - I		
Skala 1:100	INWESTOR: Sandomierskie Centrum Kultury ul. Rynek 20 27-600 Sandomierz		
DATA 07.2010			
PROJEKTANT inż. S. Szpindor	Upr. Nr. 9/TBG/98		Podpis: