


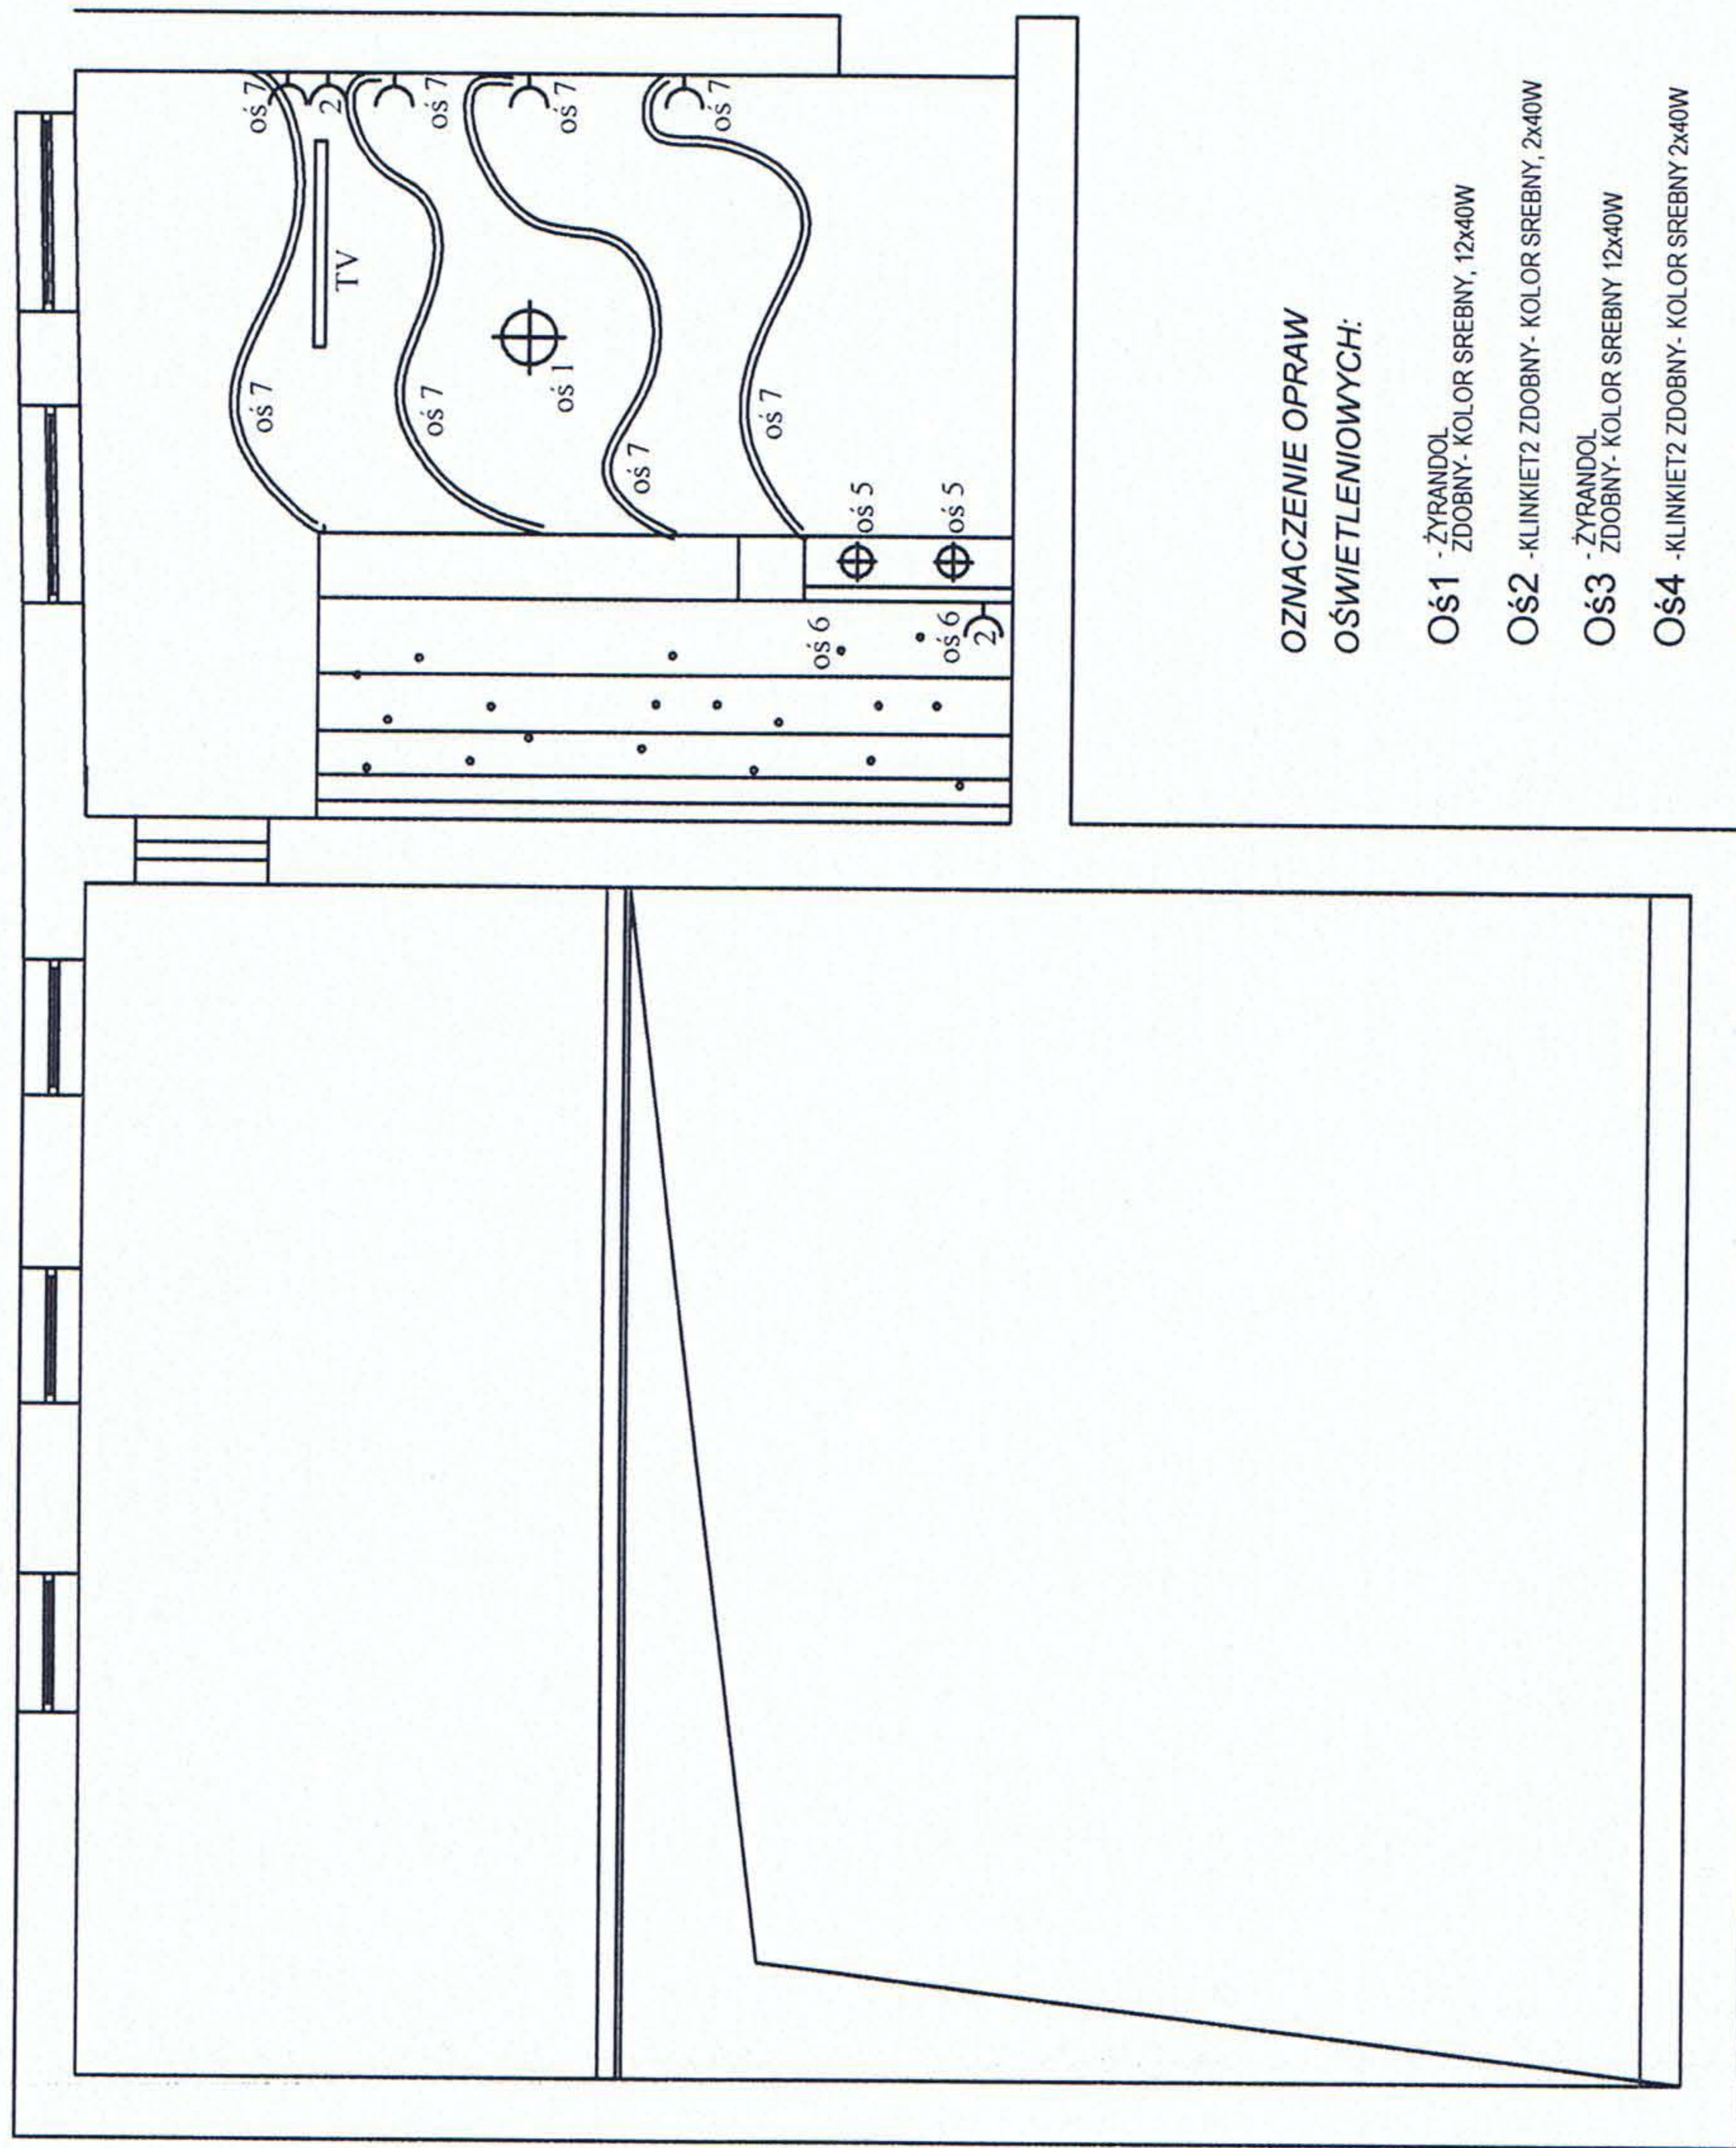

**OZNACZENIE OPRAW
OŚWIEŹENIOWYCH:**

- | | |
|--------|---|
| OŚ1 | -ŻYRANDOL
ZDOBNY- KOLOR SREBNY, 12x40W |
| OŚ2 | -KLINKIET2 ZDOBNY- KOLOR SREBNY, 2x40W |
| OŚ3 | -ŻYRANDOL
ZDOBNY- KOLOR SREBNY 12x40W |
| OŚ4 | -KLINKIET2 ZDOBNY- KOLOR SREBNY 2x40W |
| OŚ5 | LAMPA, OŚWIETLENIE HALOGENOWE |
| OŚ6 | ŚWIATŁOWODY- GWIAZDZISTE NIEBO |
| OŚ7 | KABEL ŚWIETLNY- LED |
| OŚ8 | OPRAWA PLAFONIERA 2x18W, AW2 |
| OŚ EW2 | OPRAWA EWAKUACYJNA LED |

UWAGA:OPRAWY OD Os1 - Os5 i Os7 WŁĄCZNIKI - (ŚCIEMNIACZE)

LEGENDA:

- ⊗— punkt świetlny
- C— gniazdo wtyczkowe 230V, 2P+Z, pft
- (2— gniazdo wtyczkowe 230V, 2 x 2P+Z, pft,
- ⌚— zestaw gniazdo wtyczkowe wyłącznik 400V, 16A, 5-bieg, IP44
- b— wyłącznik jednobiegunowy pft
- b— przelącznik świecznikowy pft
- ⊗— kinkiet
- R— rozdzielnica
- MSW— miejscowa szyna wyrównawcza
- GSW— główna szyna wyrównawcza
- ☑— Sterownik ośw. (ściemniacz)

UWAGI:

1. Instalację wykonać zgodnie z opisem technicznym
2. Ochrona od porażeń szybkie samoczynne wyłączanie zasilania, wyłączniki różnicowo prądowe 30mA
3. Układ sieci "TNS"

$$\begin{aligned} P_i &= 52,7 \text{ kW} \\ P_o &= 44,79 \text{ kW} \\ I_o &= 68,13 \text{ A} \end{aligned}$$

BRANŻA PTB-E	PTB: Wewnętrznej Instalacji Elektrycznej Sali Kameralnej, z częścią komunikacyjną, Sandomierskiego Centrum Kultury, Sandomierz, ul. Rynek 20		
Rys. Nr. 8	NAZWA: PLAN INSTALACJI ELEKTRYCZNEJ - RZUT SUFITU PARTER		
Skala 1:100	INWESTOR: Sandomierskie Centrum Kultury ul. Rynek 20 27-600 Sandomierz		
DATA 07.2010			
PROJEKTANT inż. S. Szpindor	Upr.Nr. 9/TBG/98	Podpis: 	